


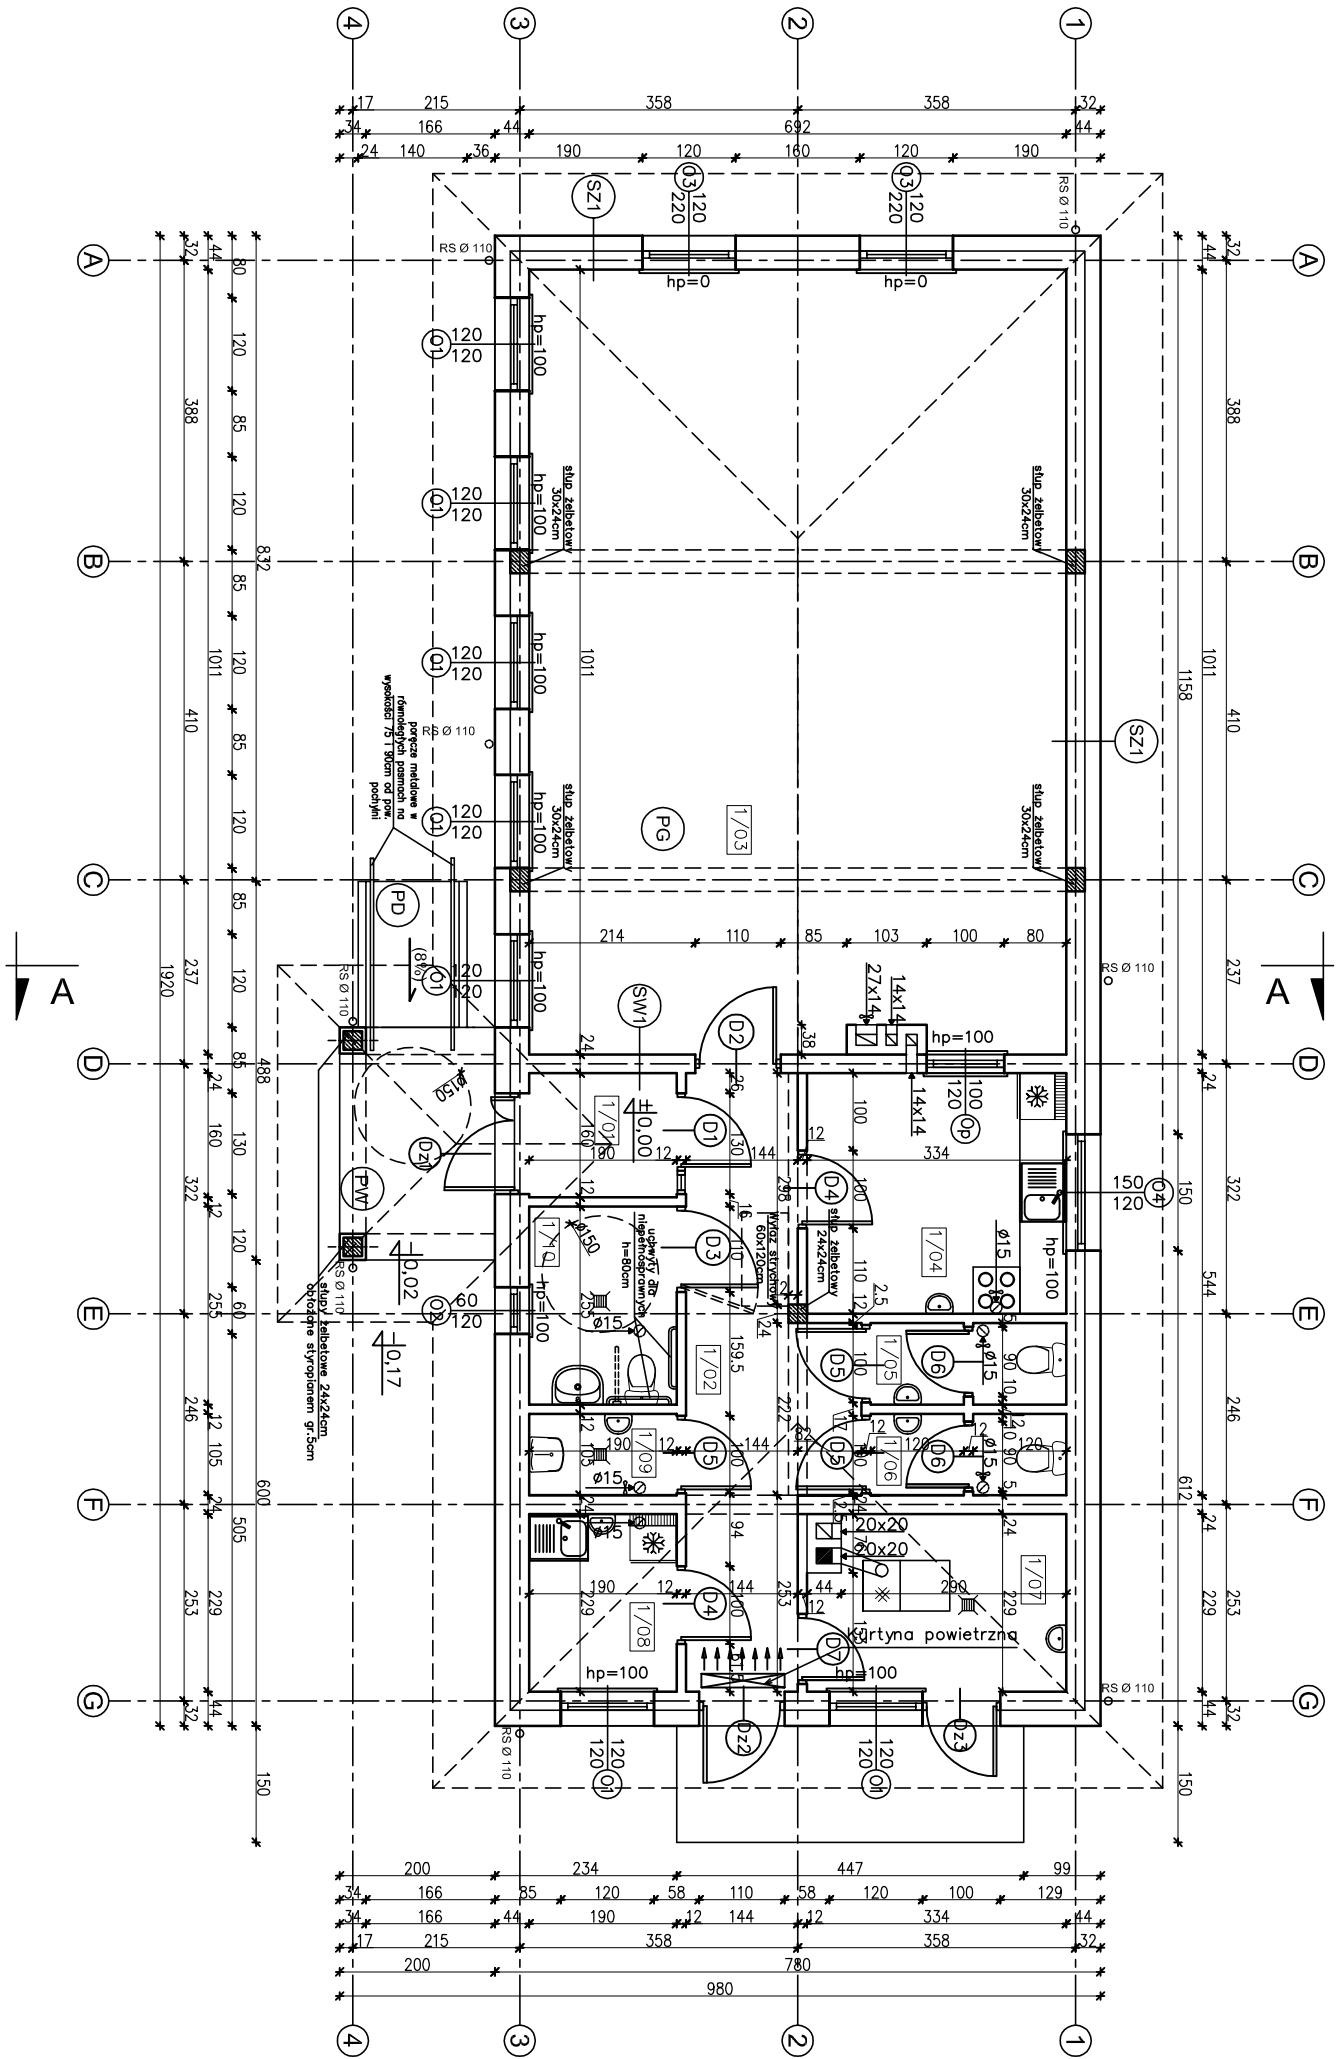

1/01	MATROŁAP	2,94m ²
1/02	PLYTKI GRESOWE	12,96m ²
1/03	PLYTKI GRESOWE	69,05m ²
1/04	KUCHNIA	10,16m ²
1/05	WC MĘSKI	2,54m ²
1/06	WC PERSONELU	2,54m ²
1/07	KOTŁOWNIA	7,15m ²
1/08	PLYTKI GRESOWE	4,23m ²
1/09	POM. PORZĄDKOWE	1,90m ²
1/10	WC DLA NIEPEŁNOSPRAWNYCH / Damski	4,71m ²
	PLYTKI GRESOWE	
	RAZEM	118,18m ²

UWAGA:
Powierzchnie policzono zgodnie z rozporządzeniem
Ministra Transportu, Budownictwa i Gospodarki
Morskiej z dnia 25 kwietnia 2012 r.
w sprawie szczegółowego zakresu i formy projektu
budowlanego. (Dz. U. poz. 462)

UWAGI:
Zlew w pom. 1/09 na wysokość 50cm od posadzki
Kanał wentylacyjny 27x14 wyposażać w wentylator
osłowy o wydajności min. 1500m³/h

SZ1	TYNK. CEM. - WAP.	1,5cm
	BLOCZEK GAZOBETONOWY	
	TYPU "600" 24cm NA	
	ZAPRAWIE. CEM. WAP. KLASY M5	
	STYROPIAN EPS 70-031 20cm	
	TYNK. STRUKTURALNY	
	WSPÓŁCZYNNIK PRZEWODNOŚCI	
	Ciepła U=0,124 W/m ² K	

SW2	TYNK. CEM. - WAP.	1,5cm
	BLOCZEK GAZOBETONOWY	
	TYPU "600" 24cm NA	
	ZAPRAWIE. CEM. WAP. KLASY M5	
	TYNK. CEM. - WAP.	1,5cm

PW	KOSTKA BETONOWA GR. 6cm	
	PODSYPKA CEMENTOWO -	
	PIASKOWA GR. 4cm	
	ZAGĘSZCZONA PODSYPKA	
	ZMIROWA GR. 30cm	

PD (spadek 8%)	BETONOWA KOSTKA BRUKOWA	
	GRUBOŚCI 8cm	
	CHUDY BETON GRUBOŚCI 15cm	
	ZWIR DRENUJĄCY	
	GRUNT	

PG	TERAKOTA/PANELE PODŁOGOWE	
	WYLEWKA CEMENTOWA-GR.6cm	
	ZBRUJONA SIATKĄ Z PRĘTÓW	
	Ø4 W ODSTĘPACH 10x10cm	
	FOŁIA PCV	
	STYROPIAN EPS 100-035 12cm	
	PAPA TERMOROZGRZEWALNA	
	WYLEWKA BETONOWA C12/15	
	GR.10cm ZBRUJONA SIATKĄ	
	Z PRĘTÓW Ø8 ZE STALI AIIIORAZ STANOWIĆ LEGALNEJ PODSTAWY	
	(18g2) O ROZSTAWIE 12cm	
	PROZMOIENIA NA BUDOWĘ I INNYCH DECYZJI	
	PIASEK ZAGĘSZCZONY NA	
	MOKRO (DO WYROBNANIA	
	POZIOMU) 20cm	
	WSPÓŁCZYNNIK PRZEWODNOŚCI	
	Ciepła U=0,278 W/m ² K	

EGZEMPLARZ OKAZOWY

nowy dom

26-200 Końskie
ul. Kazanowska 18
tel. 41 372 80 36
www.nowydom-projekty.pl

Pieczałka znajduje się na wszystkich stronach dokumentacji

Temat:	BUDYNEK USŁUGOWY UC67C	
Inwestor:		
Lokalizacja:		
Branda:	A R C H I T E K T U R A	Stadium: P B
Tytuł rys:	RZUT PARTERU	Data:
Projektował:	inż. Skniśtów Grudzień	nr rys: A - 3
Opracował:	inż. bud. 228/KL/72	Skala: 1:100
Adaptacja:	mgr inż. Sylwii Saliwa	Podpis:
		Data: