


EGZEMPLARZ POKAZOWY

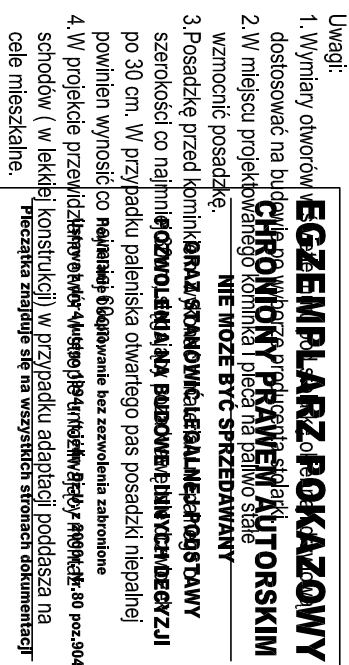

- kanał dymowy Ø200
- kanał wentylacyjny o pow. 200 cm²

RZUT PARTERU		Skala: 1:100
DOM Murator M236	Niezawodny – wolał być	BRANŻA
OBJEKT	JEDNORÓDZINNY DOM WOLNOCZASOWY	ARCH
ADRES BUDOWY		
AUTOR PROJEKTU	mgr inż. arch. Ewa Murator upr.nr Bt/Pd00000000/2004	PROPS
AUTOR ADAPTACJI		PROPS
WYMAGANIA MURATOR	M.M. MURATOR PROJEKT	nr rys
PROJEKT	Sp. z o.o.	A2